

PLANTA DE RISCO E IMPLANTAÇÃO

ESCALA: 1/150

CÓDIGO DE SEGURANÇA CONTRA INCÊNDIO E PÂNICO – CSCP

ARTIGO 219 – PARA FINS DE APLICAÇÃO DESTES CÓDIGOS, NO CÁLCULO DA ÁREA A SER PROTEGIDA COM AS MEDIDAS DE SEGURANÇA CONTRA INCÊNDIO, NÃO SERÃO COMPUTADOS:

- I- TELHEIROS, COM LATERAIS ABERTAS, DESTINADOS À PROTEÇÃO DE UTENSÍLIOS, CANAS D'ÁGUA, TANQUES E OUTRAS INSTALAÇÕES DESDE QUE NÃO TENHAM ÁREA SUPERIOR A 10,00 M²;
- II- PLATANDAS E BEIRAS DE TELHADO ATÉ 3 METROS DE PROIEÇÃO;
- III- PASSAGENS COBERTAS, COM LARGURA MÁXIMA DE 3 METROS, COM LATERAIS ABERTAS, DESTINADAS APENAS À CIRCULAÇÃO DE PESSOAS OU MERCADORIAS;
- IV- AS COBERTURAS DE BOMBAS DE COMBUSTÍVEL, PRAÇAS DE PEDEJO, TERMINAIS DE PASSAGEIROS E DE QUADRAS POLIESPORTIVAS DESDE QUE NÃO SEJAM UTILIZADAS PARA OUTROS FINS E SEJAM ABERTAS LATERALMENTE;
- V- RESERVATÓRIOS DE ÁGUA;
- VI- FOGUENS, BANHEIROS, VESTIÁRIOS E ASSEMBLÉZIAS, NO TOCANTE A SISTEMAS HIDRÁULICOS, ALARME DE INCÊNDIO E COMPARTIMENTAÇÃO;

TABELA DE DENSAÇÃO DE SISTEMA DE HIDRANTES E ALARME DE INCÊNDIO	ÁREA
ÁREA TOTAL COBERTA CONSTRUÍDA	5.502,92 m ²
ÁREA TOTAL IDENTA (BANHEIROS, VESTIÁRIOS E COBERTURA - IV a VI DO ART 219)	4.327,96 m ²
ÁREA TOTAL COMPUTÁVEL	1.174,96 m ²

	EXTINTOR DE INCÊNDIO		ENTRADA PARA O CORPO DE BOMBEIROS
	RISCO ELÉTRICO		PARADA PARA VIATURA DO CORPO DE BOMBEIROS
	ESCALA DE EMERGÊNCIA		ABRIGO DE GLP 2 x P13kg

CONTROLE DE MATERIAIS DE ACABAMENTO E REVESTIMENTO	
PISO	CLASSE I, III-A, III-A ou IV-A
PAREDE	CLASSE I ou II-A
TETO E FORRO	CLASSE I ou II-A

NOTAS GERAIS:
1- SERÁ ADOTADA A SINALIZAÇÃO DE EMERGÊNCIA CONFORME NIT 010;
2- DEVERÁ SER APRESENTADO O ATESTADO DE BRIGADA E CERTIFICADO DOS BRIGADISTAS NO ATO DA VISTORIA. SERÁ ADOTADA A BRIGADA DE INCÊNDIO CONFORME NIT 017;
3- ESTE PROJETO DEVE ESTAR ACOMPANHADO DA ART DE Nº 1720252799783;
4- TEMPO DE RESISTÊNCIA REQUERIDO AO FOGO (TRF) ADOPTADO DE 30 MIN PARA TODA EDIFICAÇÃO;
5- É PROIBIDO A UTILIZAÇÃO DE GLP EM QUALQUER ÁREA INTERIO DA EDIFICAÇÃO, FICANDO RESTREITA SUA UTILIZAÇÃO SOMENTE ATRAVÉS DA CENTRAL DE GLP OU ABRIGOS EXTERNOS.

IDENTIFICAÇÃO DA EDIFICAÇÃO E/OU ÁREA DE RISCO					
Pavimento ou Setor	Ocupação/Divisão	C.I. (M ² /m ³)	Nº de Pavimentos	Pé direito (m)	Área (m ²)
PLANTA TERREO	TERMINAL DE PASSAGEIROS (F-4)	200	01	2,75	4.881,97 m ²
PISO SUPERIOR	ATIVIDADES DE APOIO À GESTÃO DE SAÚDE (H-15)	300	01	2,90	626,95 m ²
Altura	3,00	Risco	RL	Área existente	Área total
				-	5.502,92 m ²

MEDIDAS DE SEGURANÇA CONTRA INCÊNDIO	
☒ Controle de material de acabamento e revestimento	☒ Extintores de incêndio
☒ Sinalização de emergência	☒ Brigada de incêndio
☒ Iluminação de emergência	☒ Detecção de incêndio
☒ Sinalização de emergência	

CONFORME TABELA 5 DO CÓDIGO DE SEGURANÇA CONTRA INCÊNDIO E PÂNICO – CSCP, CORPO DE BOMBEIROS DO ESTADO DO PARANÁ,

TERMINAL CENTRAL DE ARAUCÁRIA	
RUA CORNEL JOÃO ANTÔNIO XAVIER, 1065, CENTRO, ARAUCÁRIA/PR, CEP: 83702-420	
Área	5.502,92 m ²
Ocupação	F-4
Para uso do CBPR	
Prancha	01
03	PLANTA DE RISCO IMPLANTAÇÃO
Proprietário	PREFEITURA MUNICIPAL DE ARAUCÁRIA CNPJ: 76.105.335/0001-99
Escala	INDICADA
Responsável Técnico	HERNANDES ALMEIDA CREA: 08.141.018-08 FONE: 41.9.4018-4863
Assinado digitalmente por:	HERNANDES ALMEIDA CPF: 091.711.022-48 27/02/2026 11:28:39
Data	26/02/2026

TERMINAL CENTRAL_REF_MAI2021_PTPID_vov00.dwg

PLANTA BAIXA TÉRREO
ESCALA: 1/125


CONTROLE DE MATERIAIS DE ACABAMENTO E REVESTIMENTO	
PISO	CLASSE I, II-A, III-A ou IV-A
PAREDE	CLASSE I ou II-A
TETO E FORRO	CLASSE I ou II-A


	EXTINTOR DE ÁGUA PRESSURIZADA 2-A
	EXTINTOR DE PÓ QUÍMICO SECO BC 20-B-C
	EXTINTOR DE PÓ QUÍMICO SECO ABC 2-A e 20-B-C
	BANCO AUTÔNOMO - 30 LED, BATERIA COM AUTONOMIA PARA 2 HORAS
	BANCO AUTÔNOMO PARQUETE - 1200 LÂMPADAS, BATERIA COM AUTONOMIA PARA 2 HORAS
	APENAS INDICAÇÃO DA ROTA DE FUGA, NÃO PRECISA INSTALAR.

PLANTA BAIXA SUPERIOR
ESCALA: 1/125

	SINALIZAÇÃO FOTOLUMINESCENTE INDICAÇÃO VIRE À DIREITA		SINALIZAÇÃO FOTOLUMINESCENTE RAMPA QUE DESCE À ESQUERDA
	SINALIZAÇÃO FOTOLUMINESCENTE INDICAÇÃO VIRE À ESQUERDA		SINALIZAÇÃO FOTOLUMINESCENTE INDICAÇÃO DE EXTINTOR
	SINALIZAÇÃO FOTOLUMINESCENTE INDICAÇÃO SIGA EM FRENTE		SINALIZAÇÃO DE ALERTA CUIDADO, RISCO DE INCÊNDIO NECESSÁRIA NA CENTRAL DE GLP
	SINALIZAÇÃO FOTOLUMINESCENTE ESCALA QUE DESCE À ESQUERDA		SINALIZAÇÃO DE ALERTA CUIDADO, RISCO DE CHOQUE ELÉTRICO NECESSÁRIA EM TODO QUADRO ELÉTRICO
	SINALIZAÇÃO FOTOLUMINESCENTE ESCALA QUE DESCE À DIREITA		SINALIZAÇÃO DE PROIBIÇÃO PROIBIDO FUMAR NECESSÁRIA NA CENTRAL DE GLP
	SINALIZAÇÃO FOTOLUMINESCENTE ESCALA QUE Sobe À ESQUERDA		SINALIZAÇÃO DE PROIBIÇÃO PROIBIDO PRODUTOS FÓSSO NECESSÁRIA NA CENTRAL DE GLP
	SINALIZAÇÃO FOTOLUMINESCENTE SAÍDA DE EMERGÊNCIA		SINALIZAÇÃO DE PROIBIÇÃO PROIBIDO PRODUTOS FÓSSO NECESSÁRIA NA CENTRAL DE GLP

Obra/Entorno			
TERMINAL CENTRAL DE ARAUCÁRIA			
RUA CORNELIO JOÃO ANTONIO XAVIER, 1065, CENTRO, ARAUCÁRIA/PR, CEP: 83702-420			
Área	5.502,92 m²	Ocupação	F-4
PARA USO DO CBRMR			
02	Conteúdo da Planta		
03	PLANTA TÉRREO PLANTA SUPERIOR		
Proprietário	PREFEITURA MUNICIPAL DE ARAUCÁRIA CPF: 76.195.550/0001-99		
Escala	INDICADA	Responsável Técnico	HERNANDES SOARES ALMEIDA CREA: 138-A/110 PR RQE: 41.978/PR-043
		Data	
		26/02/2026	

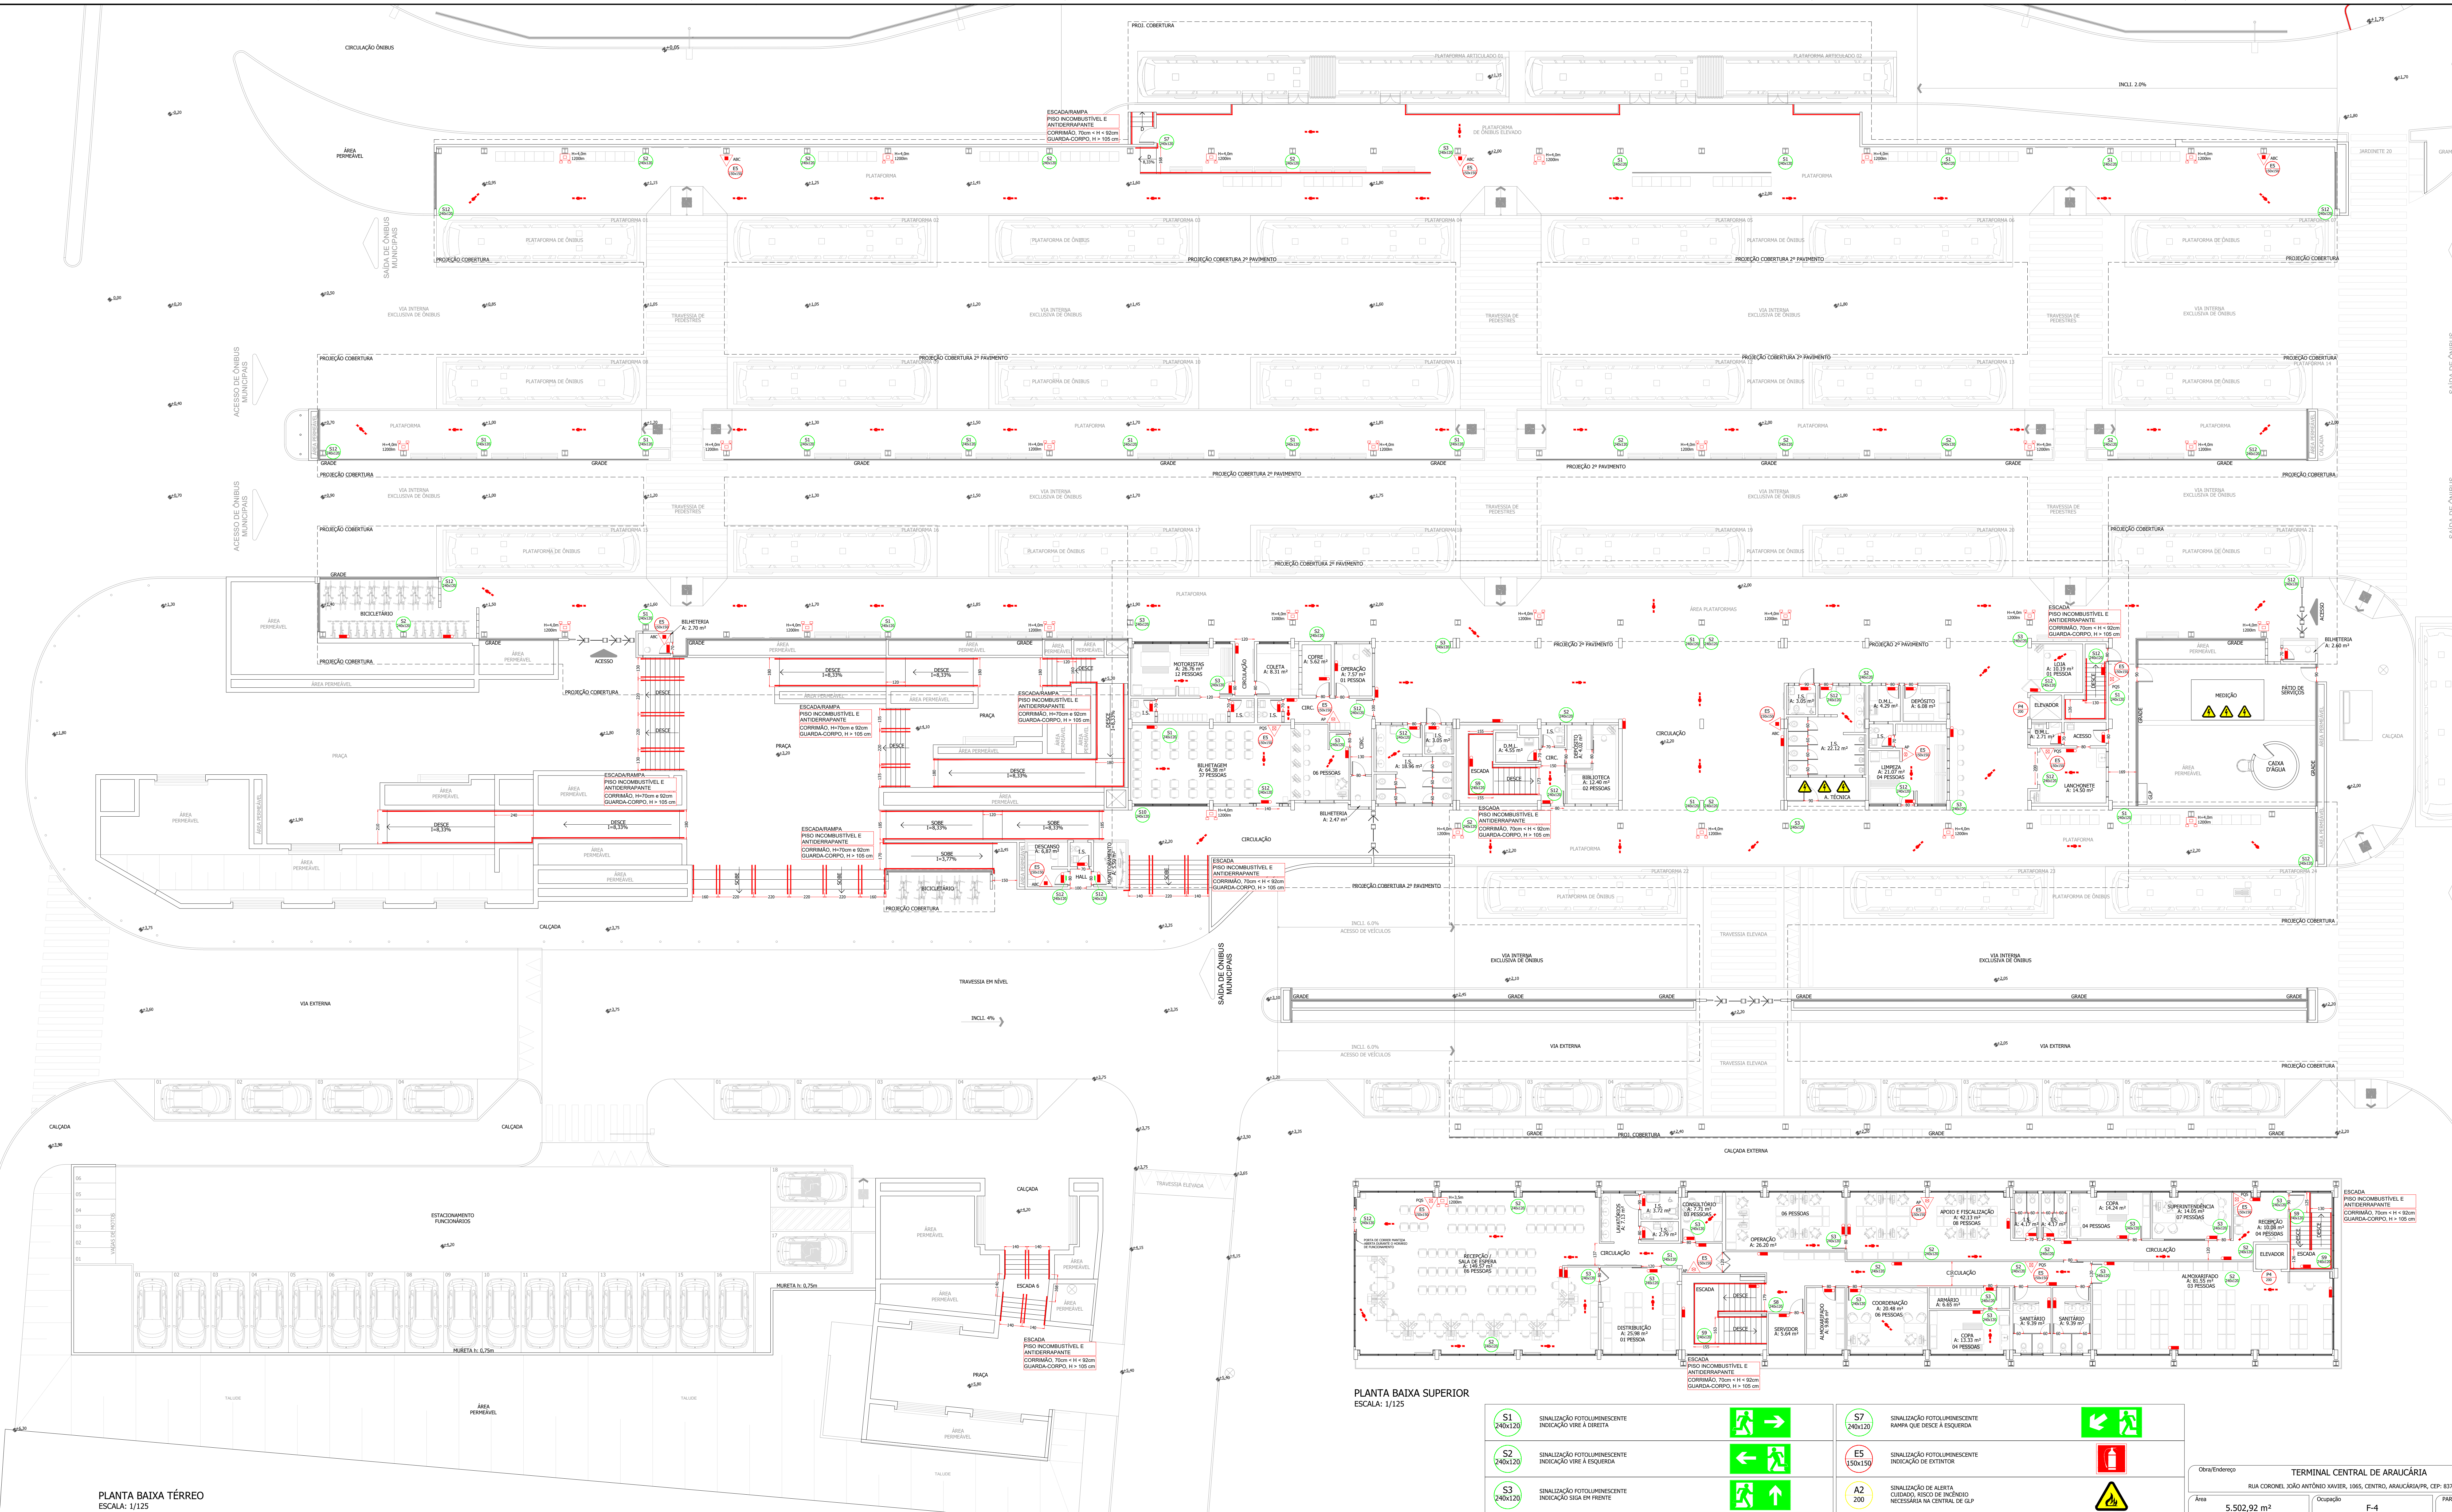


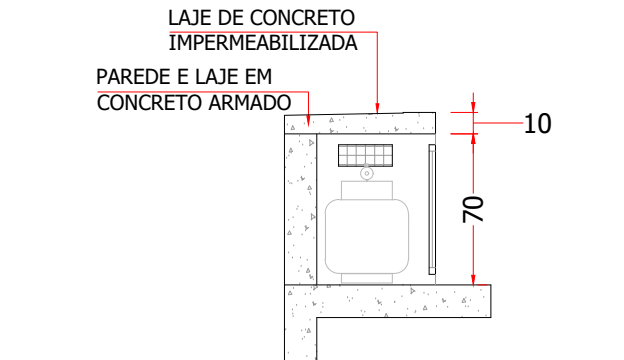

CORTE ESQUEMÁTICO




PLANTA BAIXA

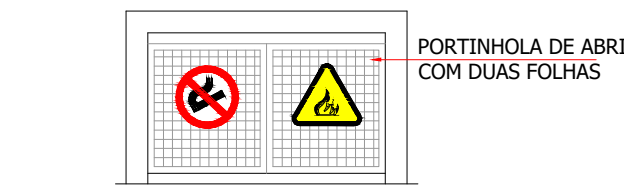

ELEVÇÃO


ABRIGO DE GLP

NOTA:
CENTRAL DE GAS LIQUEFEITO DE PETRÓLEO (GLP)
AFASTAMENTOS DE SEGURANÇA:
1,5m P/ ABERTURAS ABAIXO DA VÁLVULA DE SEGURANÇA (DUTOS DE ESGOTO, ÁGUAS PLUVIAIS, POÇOS, CANALETAS, REBAIXOS E ETC.);
1,5m PARA RALOS SIFONADOS E 3,0m PARA RALOS NÃO SIFONADOS;
1,5m P/ FONTES DE IGNIÇÃO E OUTRAS ABERTURAS.

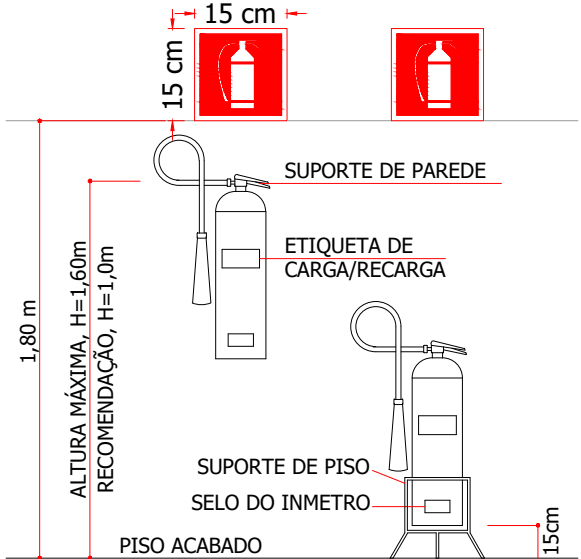


A ALTURA DE INSTALAÇÃO DO EXTINTOR É VARIÁVEL, SENDO 1,60m A ALTURA MÁXIMA PARA FIXAÇÃO DO SUPORTE E 0,15m A ALTURA MÍNIMA MEDIDO NA BASE DO EXTINTOR. PARA EXTINTORES FIXADOS NA PAREDE RECOMENDA-SE A INSTALAÇÃO DO SUPORTE A UMA ALTURA DE 1,0m PARA FACILITAR O MANUSEIO.

DETALHE - INSTALAÇÃO DE EXTINTOR

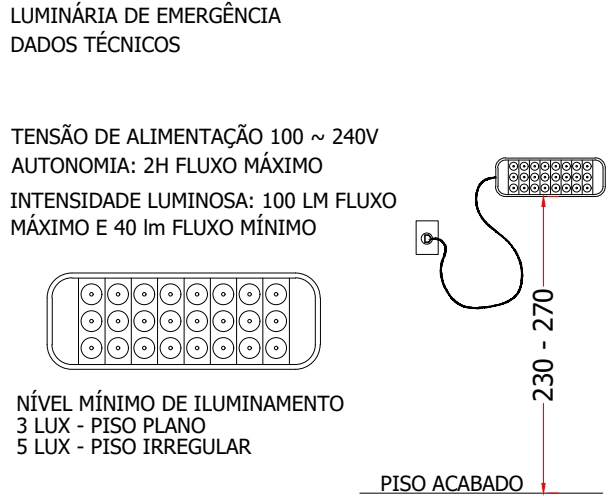


DETALHE - LUMINÁRIA DE EMERGÊNCIA

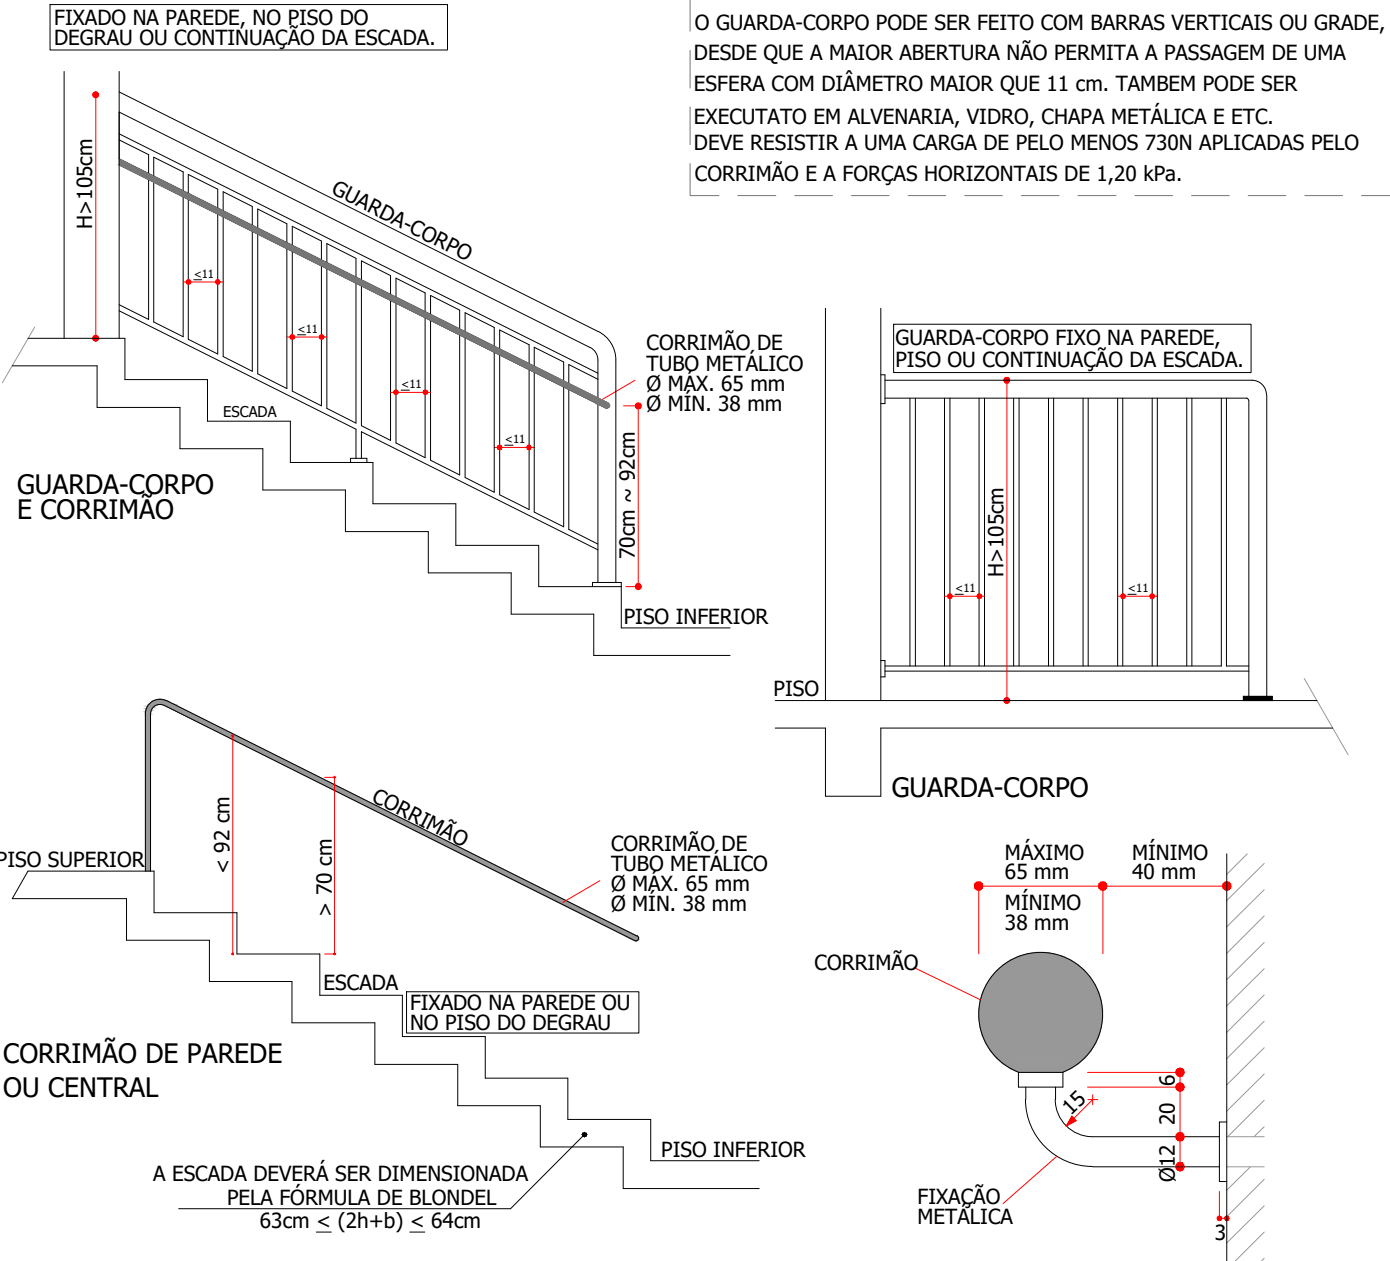


DETALHES - ESCADA, GUARDA-CORPO E CORRIMÃO

* A EXECUÇÃO DO GUARDA-CORPO E CORRIMÃO DEVERÁ SEGUIR O PROJETO ARQUITETÔNICO, RESPEITANDO O MÍNIMO POR NORMA.

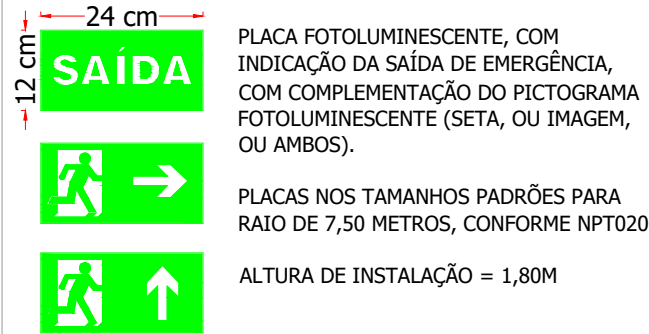

DETALHE - SINALIZAÇÃO DE EMERGENCIA

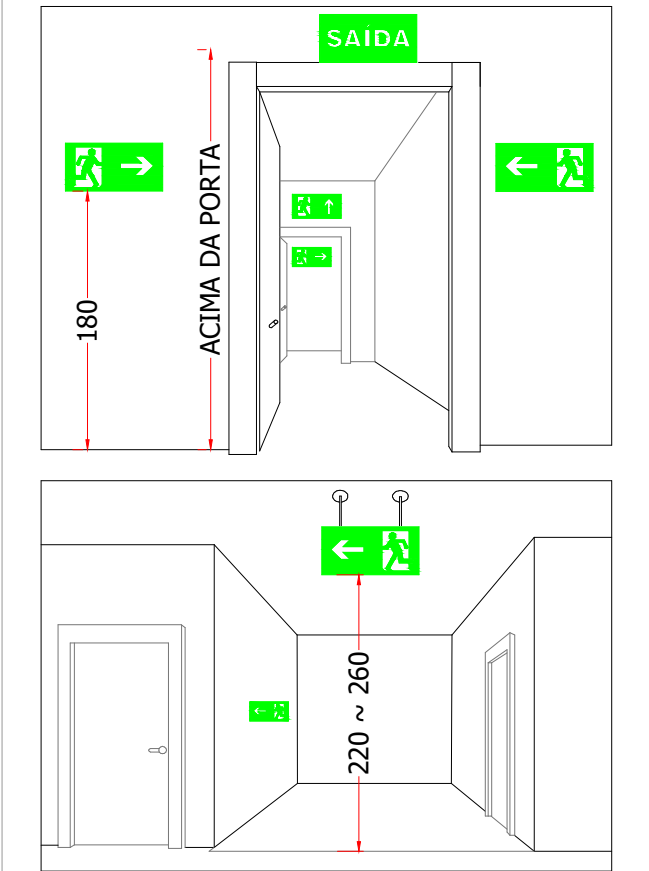

EM PONTOS DE ROTA DE FUGA SERÃO FEITAS IDENTIFICAÇÕES PARA PERMITIR MELHOR VISUALIZAÇÃO E DIRECIONAMENTO EM CASO DE INCÊNDIO.

SINALIZAÇÃO DE EMERGENCIA

LISTA DE MATERIAIS				
SINALIZAÇÃO				
QUANTIDADE	UN	ITEM	TIPO	TAMANHO
87	UN	PLACA ROTA DE FUGA	RETANGULAR	12x24 cm
16	UN	PLACA EQUIPAMENTOS	QUADRADA	15x15 cm
6	UN	PLACA DE SINALIZAÇÃO DE ALERTA	TRIANGULAR	20x20 cm
3	UN	PLACA DE SINALIZAÇÃO DE PROIBIÇÃO	CIRCULAR	20 cm
EXTINTOR				
QUANTIDADE		ITEM	TIPO	CAPACIDADE
4	UN	EXTINTOR DE AGUA PRESSURIZADA - AP	2-A	10 L
6	UN	EXTINTOR DE QUIMICO SECO - PQS (ABC)	2-A, 20-B:C	4 Kg
6	UN	EXTINTOR DE QUIMICO SECO - PQS (AB)	20-B:C	4 Kg
ILUMINAÇÃO				
QUANTIDADE		ITEM	TIPO	LUMINOSIDADE
72	UN	LUMINARIA DE EMERGENCIA AUTÔNOMA 2H	30 LED	100 I
27	UN	LUMINARIA DE EMERGENCIA AUTÔNOMA 2H	FAROLETE	1200 I
CONTROLE DE MATERIAIS DE ACABAMENTO E REVESTIMENTO				
PISO		CLASSE I, II-A, III-A ou IV-A		
PAREDE		CLASSE I ou II-A		
TETO E FORRO		CLASSE I ou II-A		

Obra/Endereço		TERMINAL CENTRAL DE ARAUCÁRIA	
		RUA CORONEL JOÃO ANTÔNIO XAVIER, 1065, CENTRO, ARAUCÁRIA/PR, CEP: 83702-420	
Área	5.502,92 m²	Ocupação	F-4
Prancha	03	Conteúdo da Prancha	DETALHES GENÉRICOS
Proprietário	PREFEITURA MUNICIPAL DE ARAUCÁRIA CNPJ: 76.105.535/0001-99		
Escala	INDICADA	Responsável Técnico	HERDMAN SOARES ALMEIDA CREA: 138.411/D PR FONE: 41 9 9818-4863
		Data	26/02/2026